

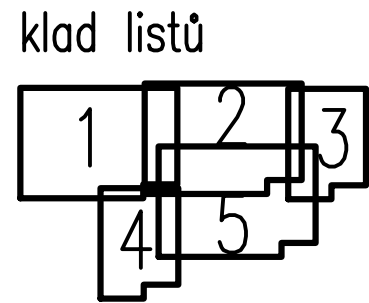
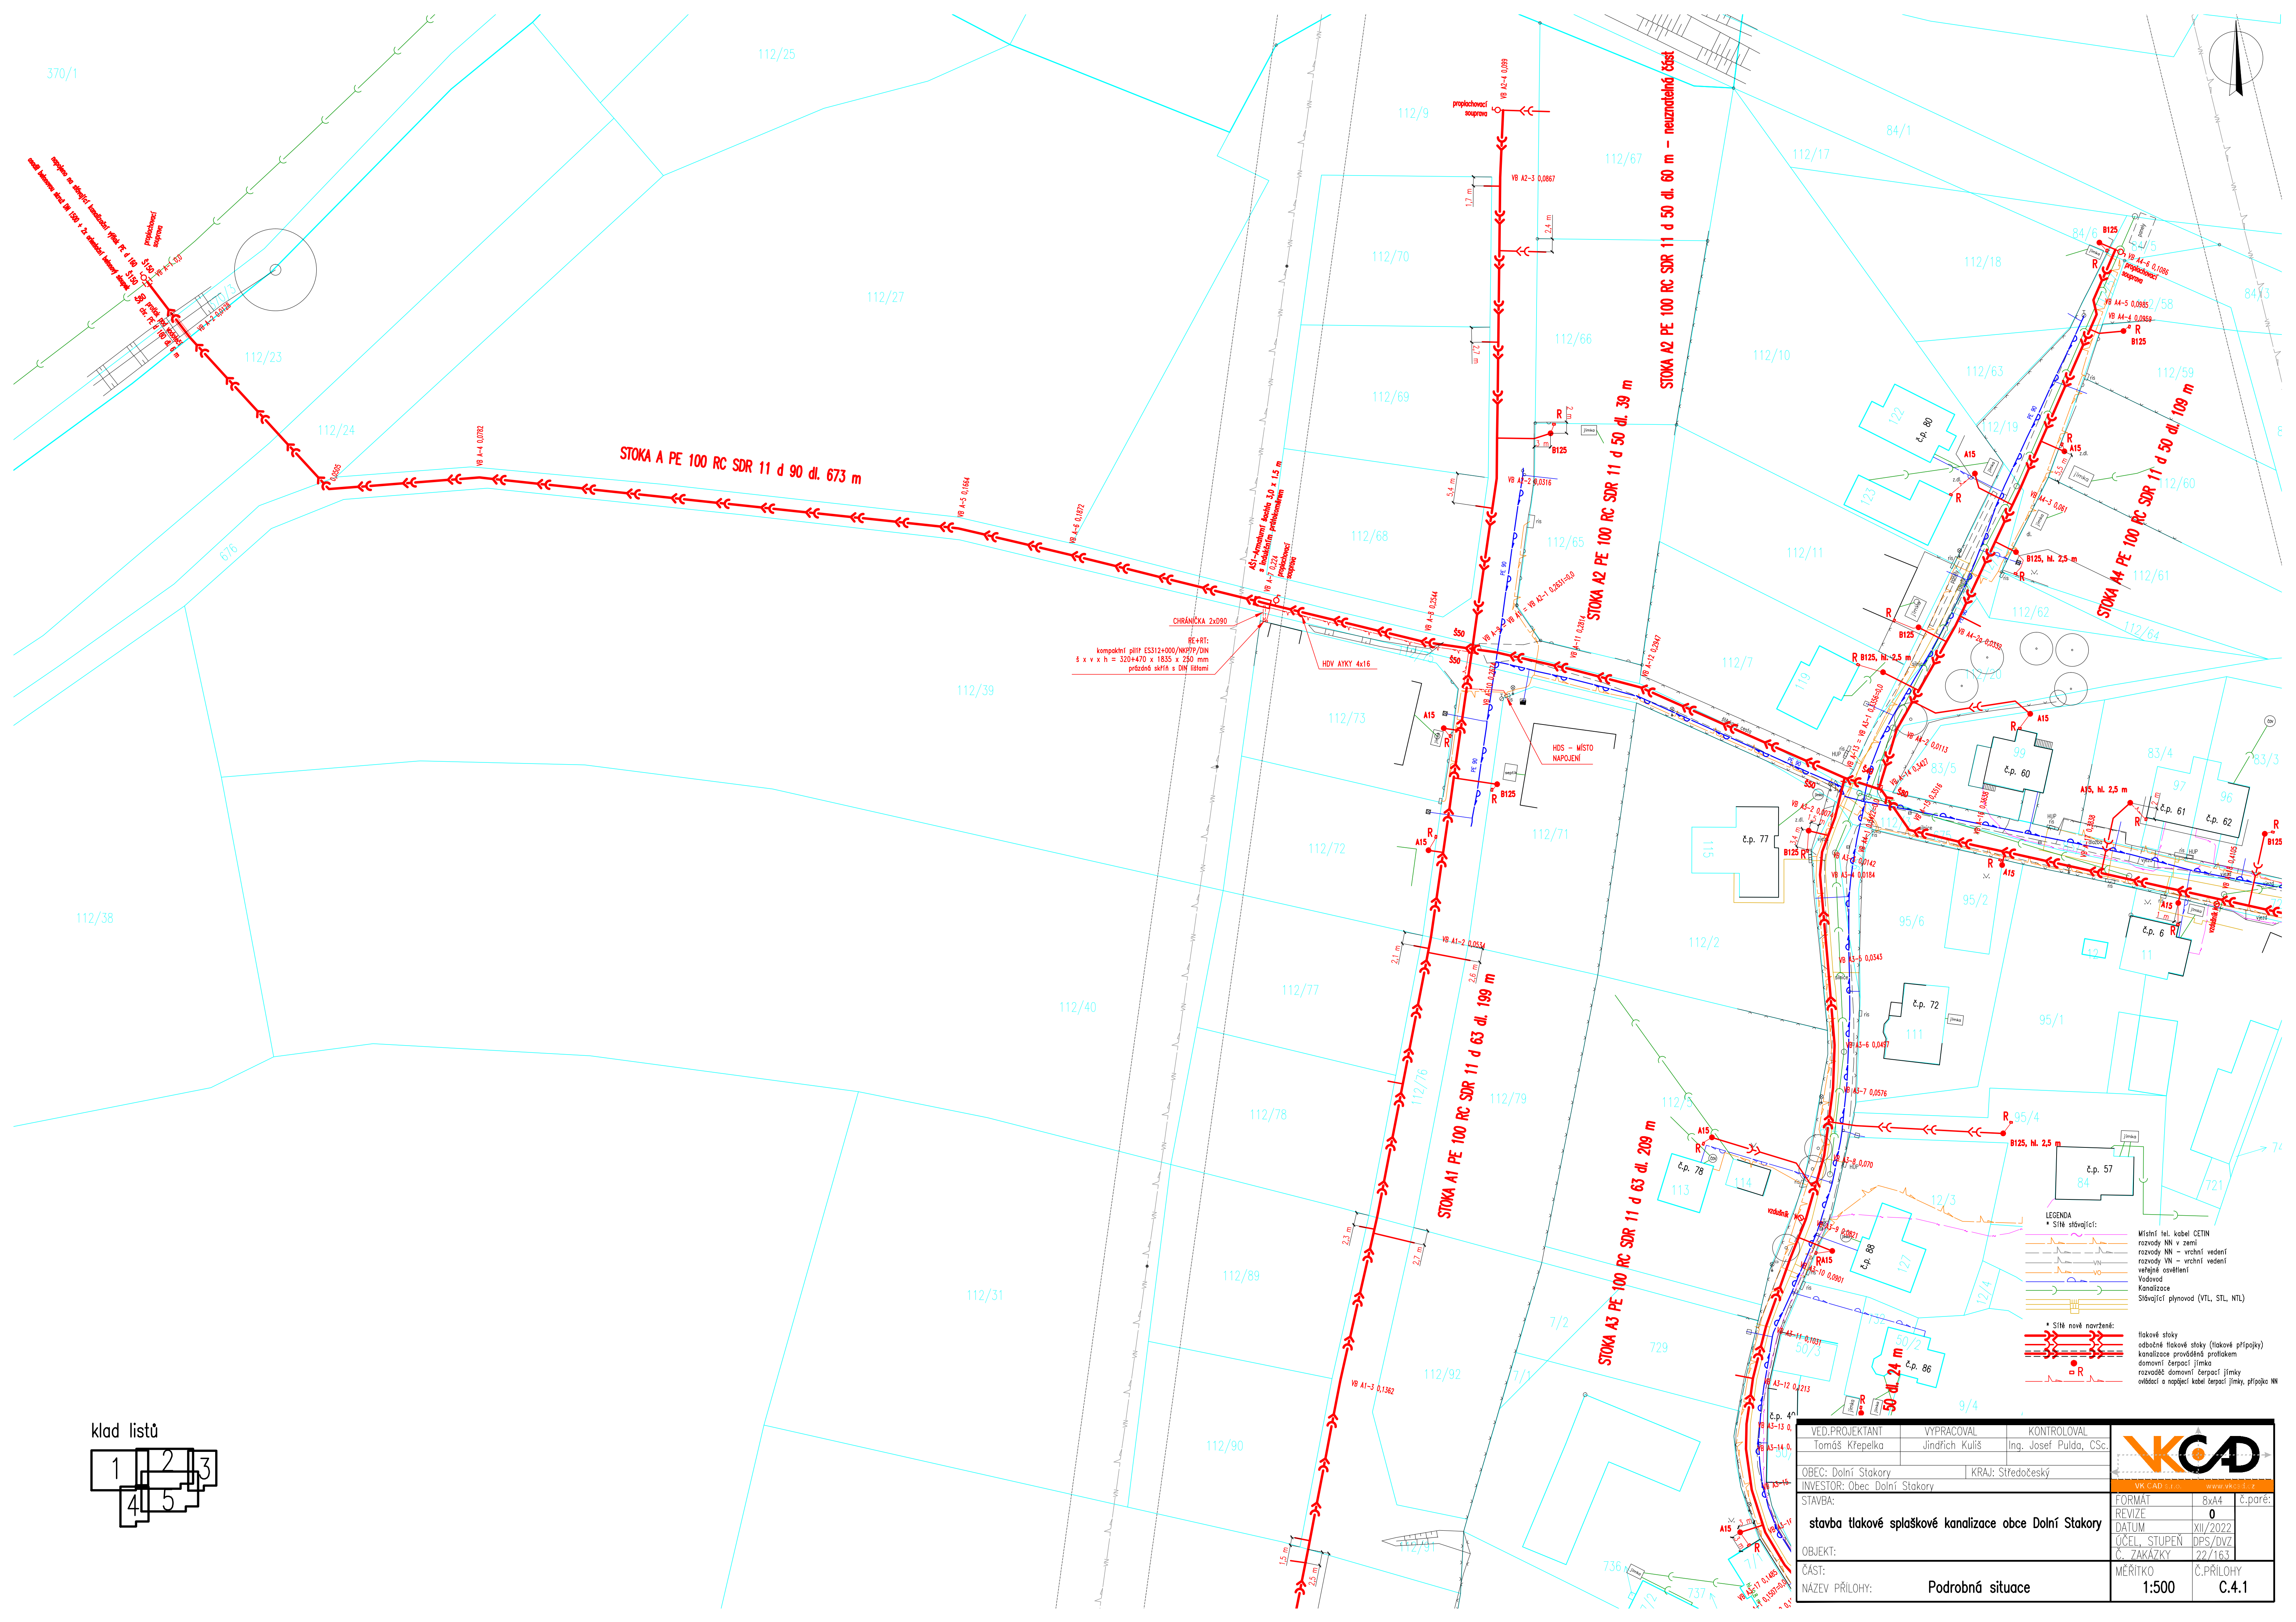
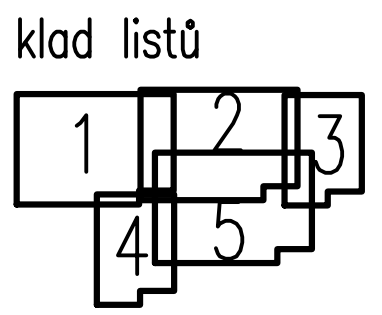



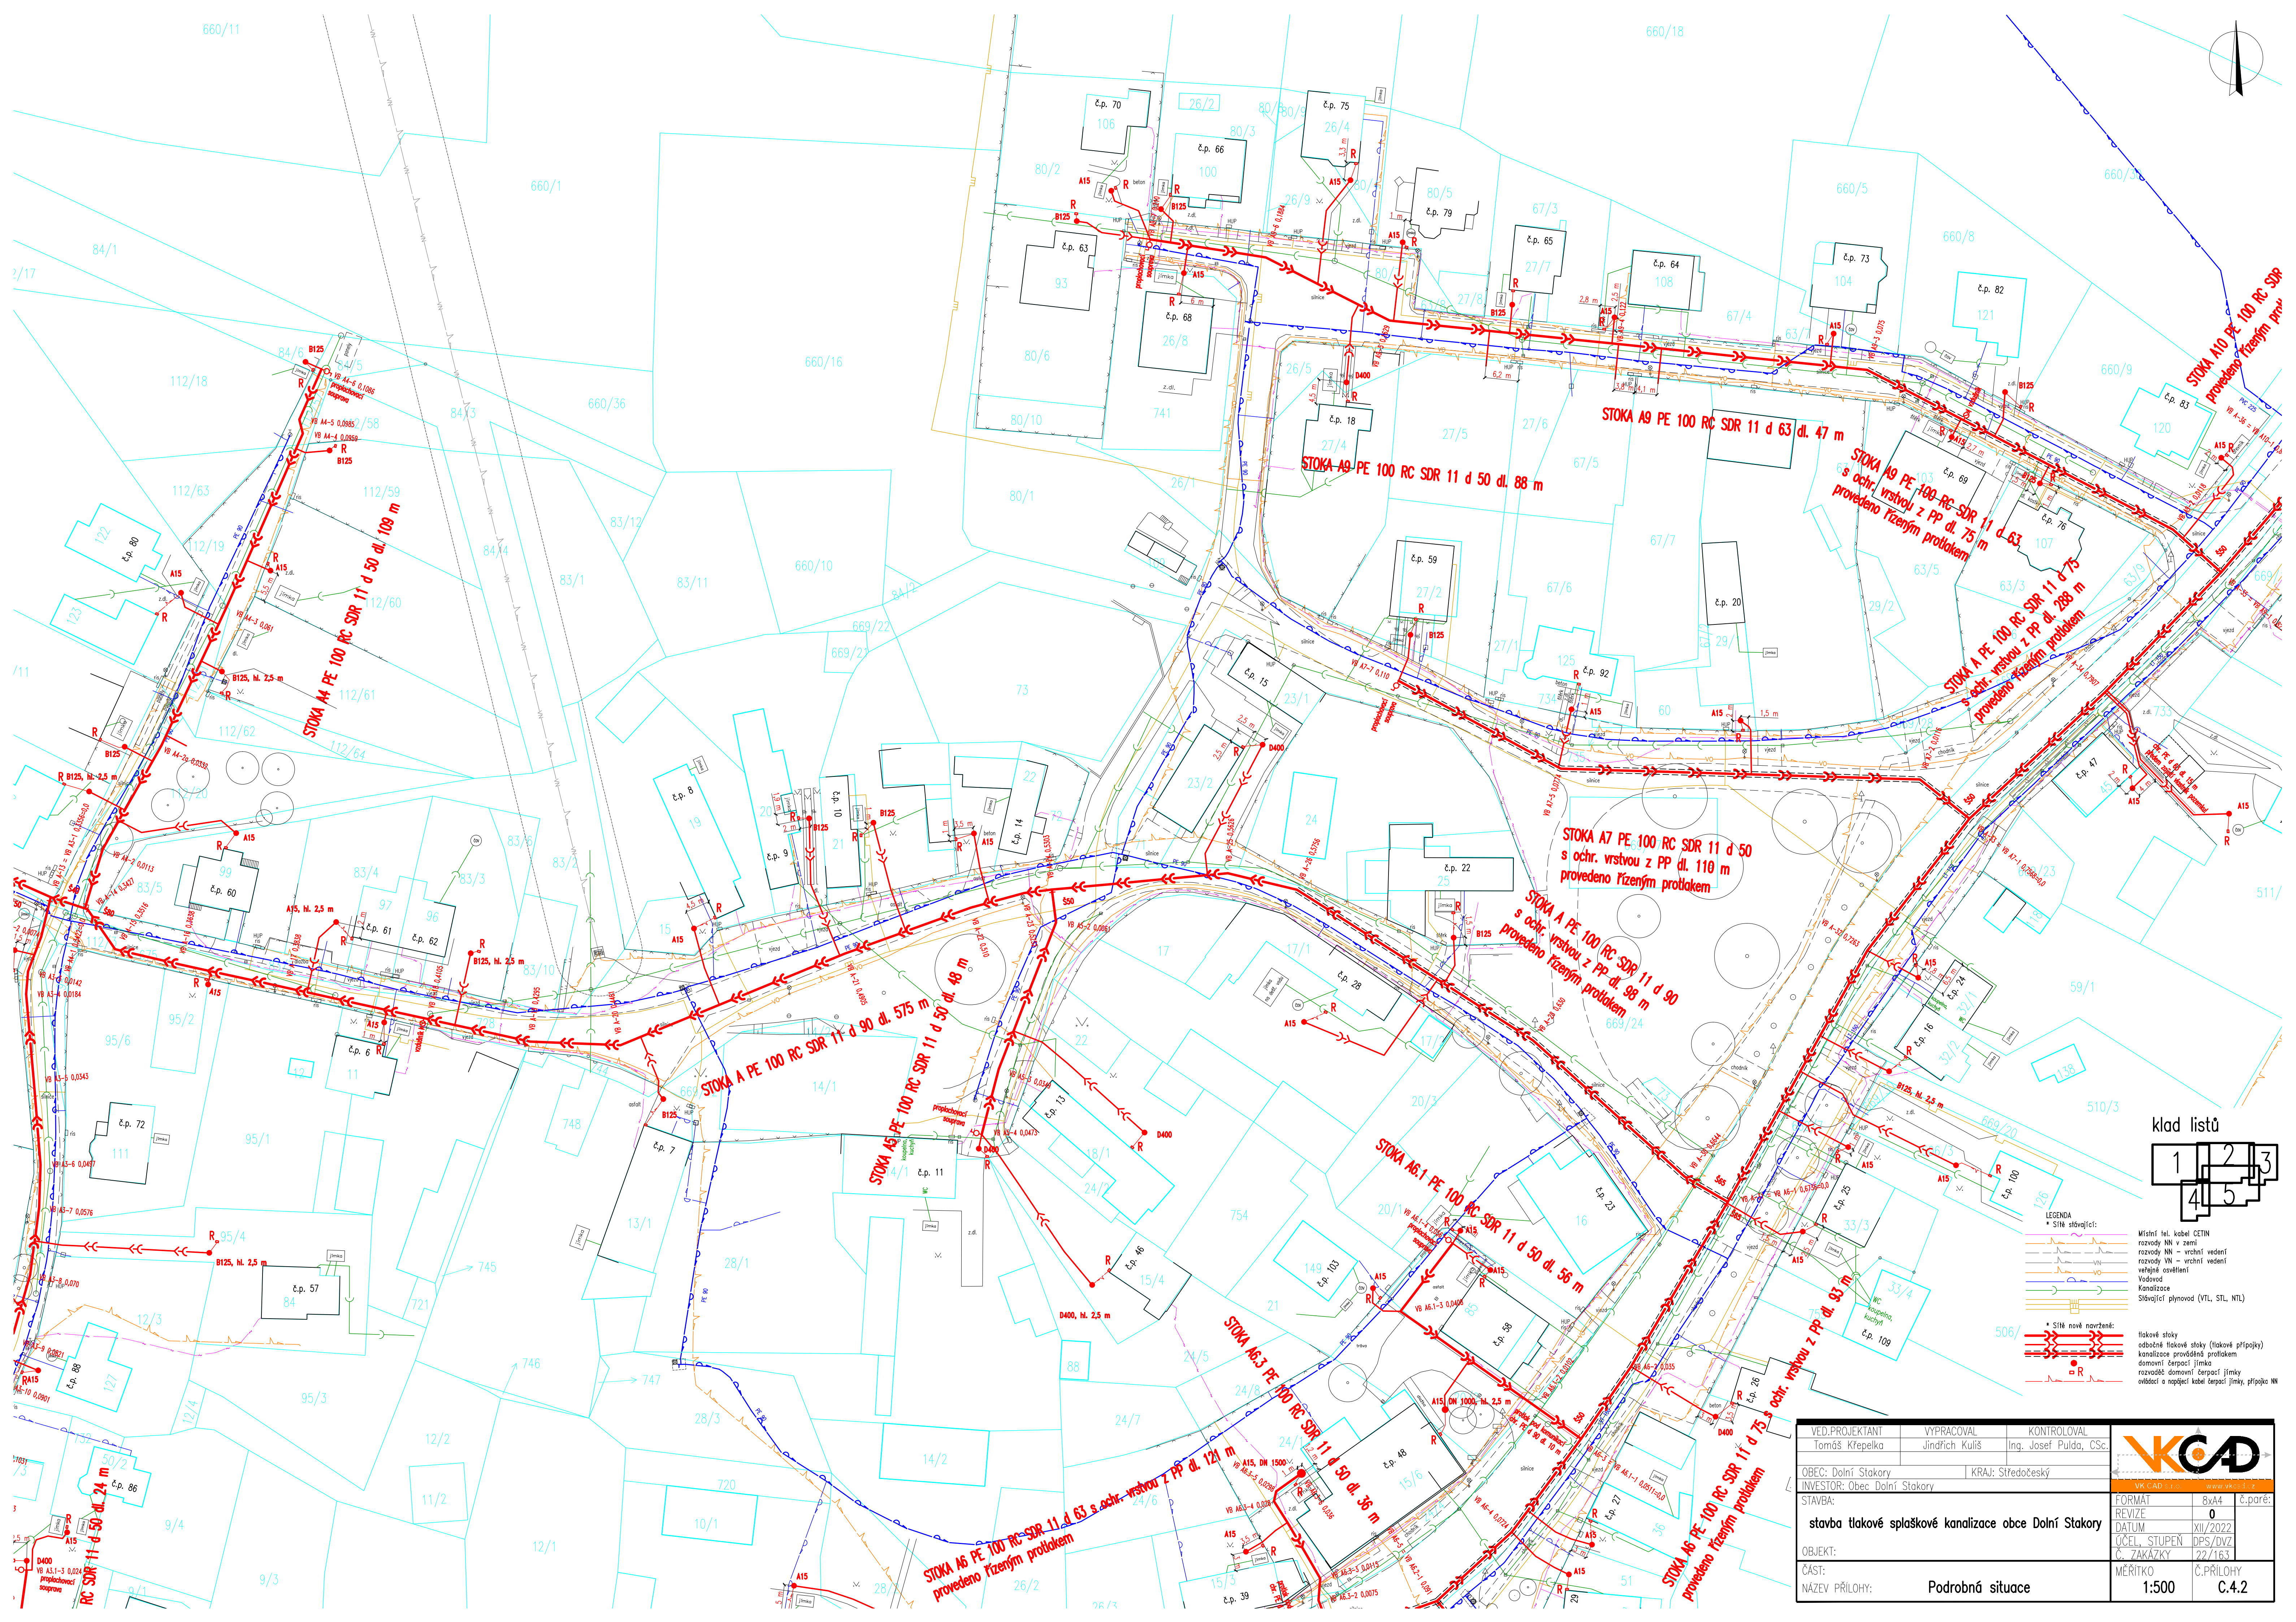


VED.PROJEKTANT Tomáš Křepelka	VYPRACOVAL Jindřich Kulíš	KONTROLOVAL Ing. Josef Pulda, CSc.	
OBEČ: Dolní Stakory	KRAJ: Středočeský		
INVESTOR: Obec Dolní Stakory			VK CAD: 1.0.0.0 www.vkcs.cz
STAVBA:			FORMÁT REVIZE 0
stavba tlakové splaškové kanalizace obce Dolní Stakory			DATUM XII/2022
OBJEKT:			ÚČEL, STUPĚŇ DPS/DVZ
ČÁST:			Č. ZAKÁZKY 22/163
NÁZEV PŘÍLOHY: Podrobná situace			MÉRÍTKO 1:500
			Č.PŘÍLOHY C.4.1

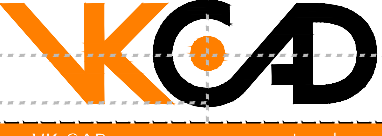


- LEGENDA
- * Síť stávající:
 - Místní tel. kabel CETIN
 - rozvody NN v zemi
 - rozvody NN - vrchní vedení
 - rozvody VN - vrchní vedení
 - veřejné osvětlení
 - Vodovod
 - Kanalizace
 - Síťovatel plynovod (VTL, STL, NTL)
 - * Síť nově navržené:
 - tlakové stoky
 - odbočné tlakové stoky (tlakové přípojky)
 - kanalizace provedená protlakem
 - domovní čerpadla jímky
 - rozvody domovní čerpadla jímky
 - ovládací a napájecí kabel čerpadla jímky, přípojka NN

VED.PROJEKTANT Tomáš Křepelka	VYPRACOVAL Jindřich Kulíš	KONTROLOVAL Ing. Josef Pulda, CSc.	 VK CAD s.r.o. www.vkcs.cz
OBEČ: Dolní Stakory	KRAJ: Středočeský		
INVESTOR: Obec Dolní Stakory			
STAVBA: stavba tlakové splaškové kanalizace obce Dolní Stakory	FORMÁT REVIZE DATUM XII/2022 0 DPS/DVZ	Č. PARÉ: 22/163	
OBJEKT: Č. ZAKÁZKY	ÚČEL, STUPĚŇ C.4.2		
ČASŤ: NÁZEV PŘÍLOHY: Podrobná situace	MĚŘÍTKO 1:500	Č. PŘÍLOHY C.4.2	

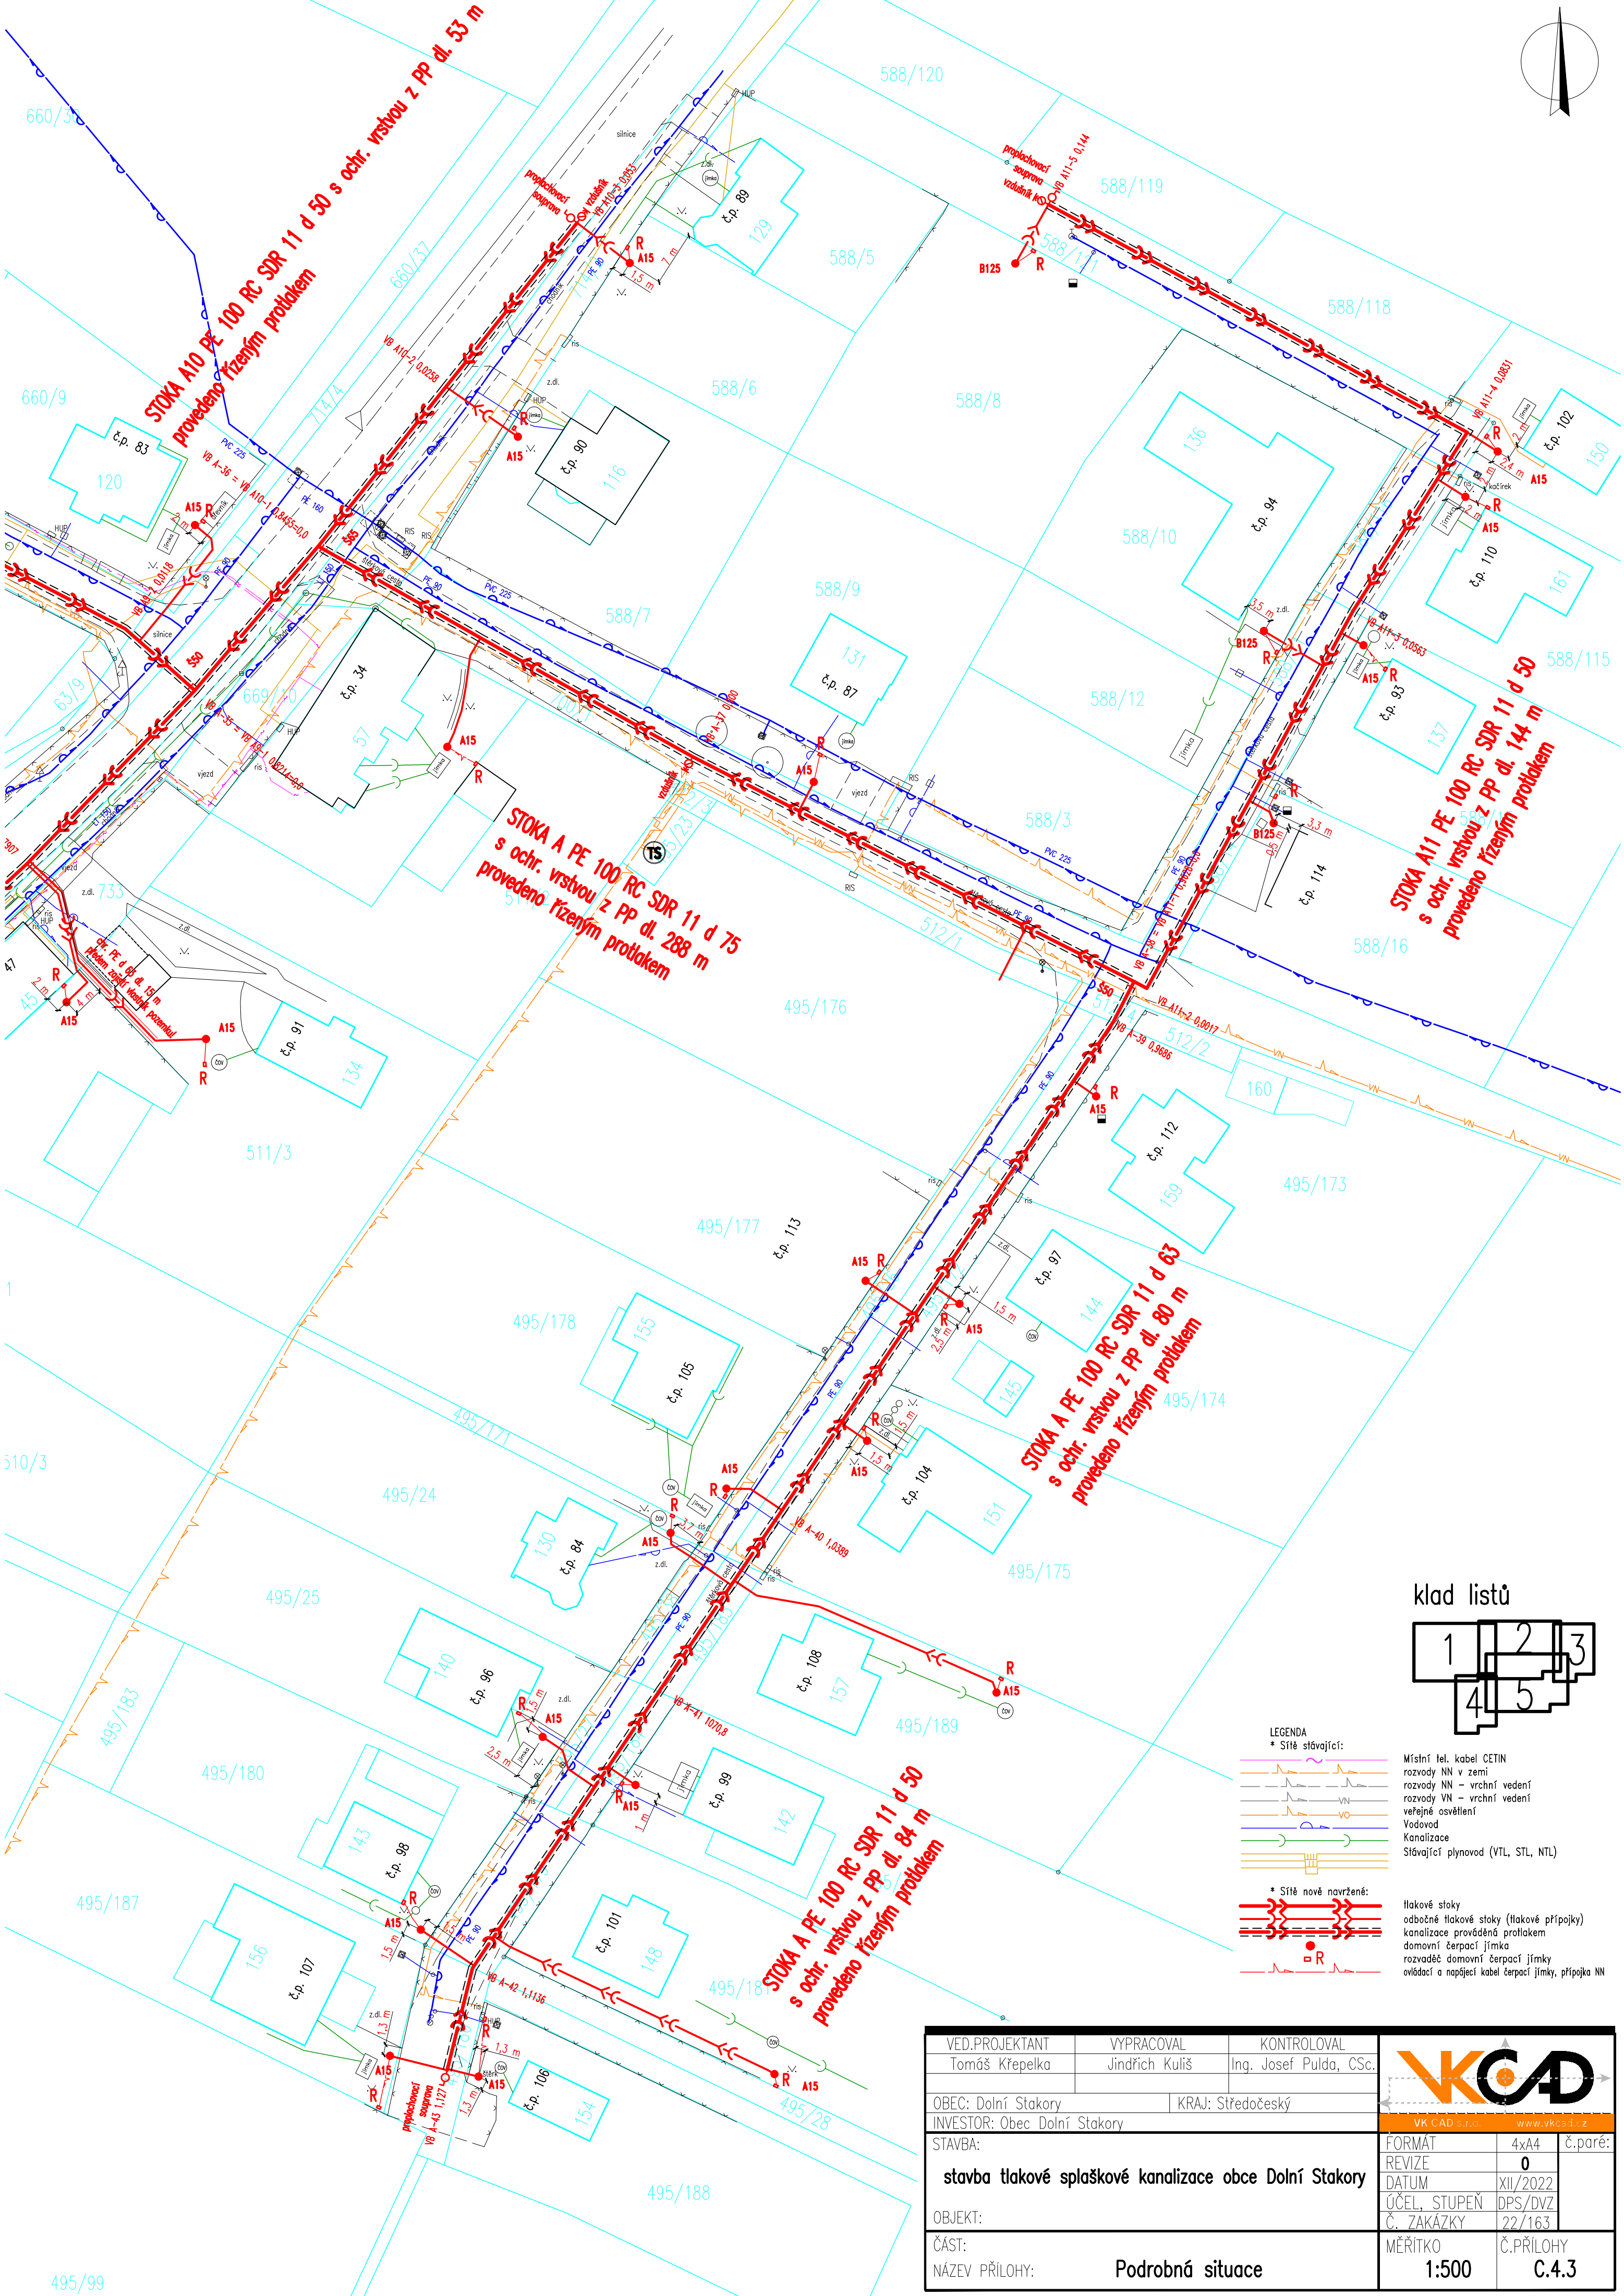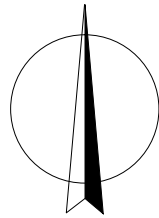


klad listů

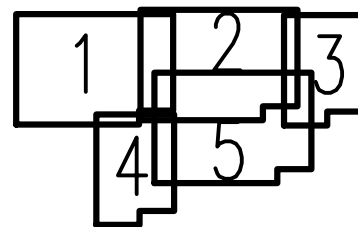

LEGENDA	
* Sítě stávající:	
	Místní tel. kabel CETIN
	rozvody NN v zemi
	rozvody NN – vrchní vedení
	rozvody VN – vrchní vedení
	veřejné osvětlení
	Vodovod
	Kanalizace
	Sťávající plynovod (VTL, STL, NTL)
* Sítě nové navržené:	
	tlakové stoky
	odbočné tlakové stoky (tlakové přípojky)
	kanalizace prováděná protlakem
	domovní čerpací jímka
	rozvaděč domovní čerpací jímky
	ovládací a napájecí kabel čerpací jímky, přípojka NN

VED.PROJEKTANT Tomáš Křepelka		VYPRACOVAL Jindřich Kuliš		KONTROLOVAL Ing. Josef Pulda, CSc.					
OBEC: Dolní Stakory		KRAJ: Středočeský		VK CAD s.r.o. www.vkcad.cz					
INVESTOR: Obec Dolní Stakory						FORMÁT		4xA4	č.paré:
STAVBA: stavba tlakové splaškové kanalizace obce Dolní Stakory						REVIZE		0	
						DATUM		XII/2022	
						ÚČEL, STUPEŇ		DPS/DVZ	
						Č. ZAKÁZKY		22/163	
OBJEKT:						MĚŘITKO		Č.PŘÍLOHY	
ČÁST:						1:500		C.4.3	
NÁZEV PŘÍLOHY: Podrobná situace									

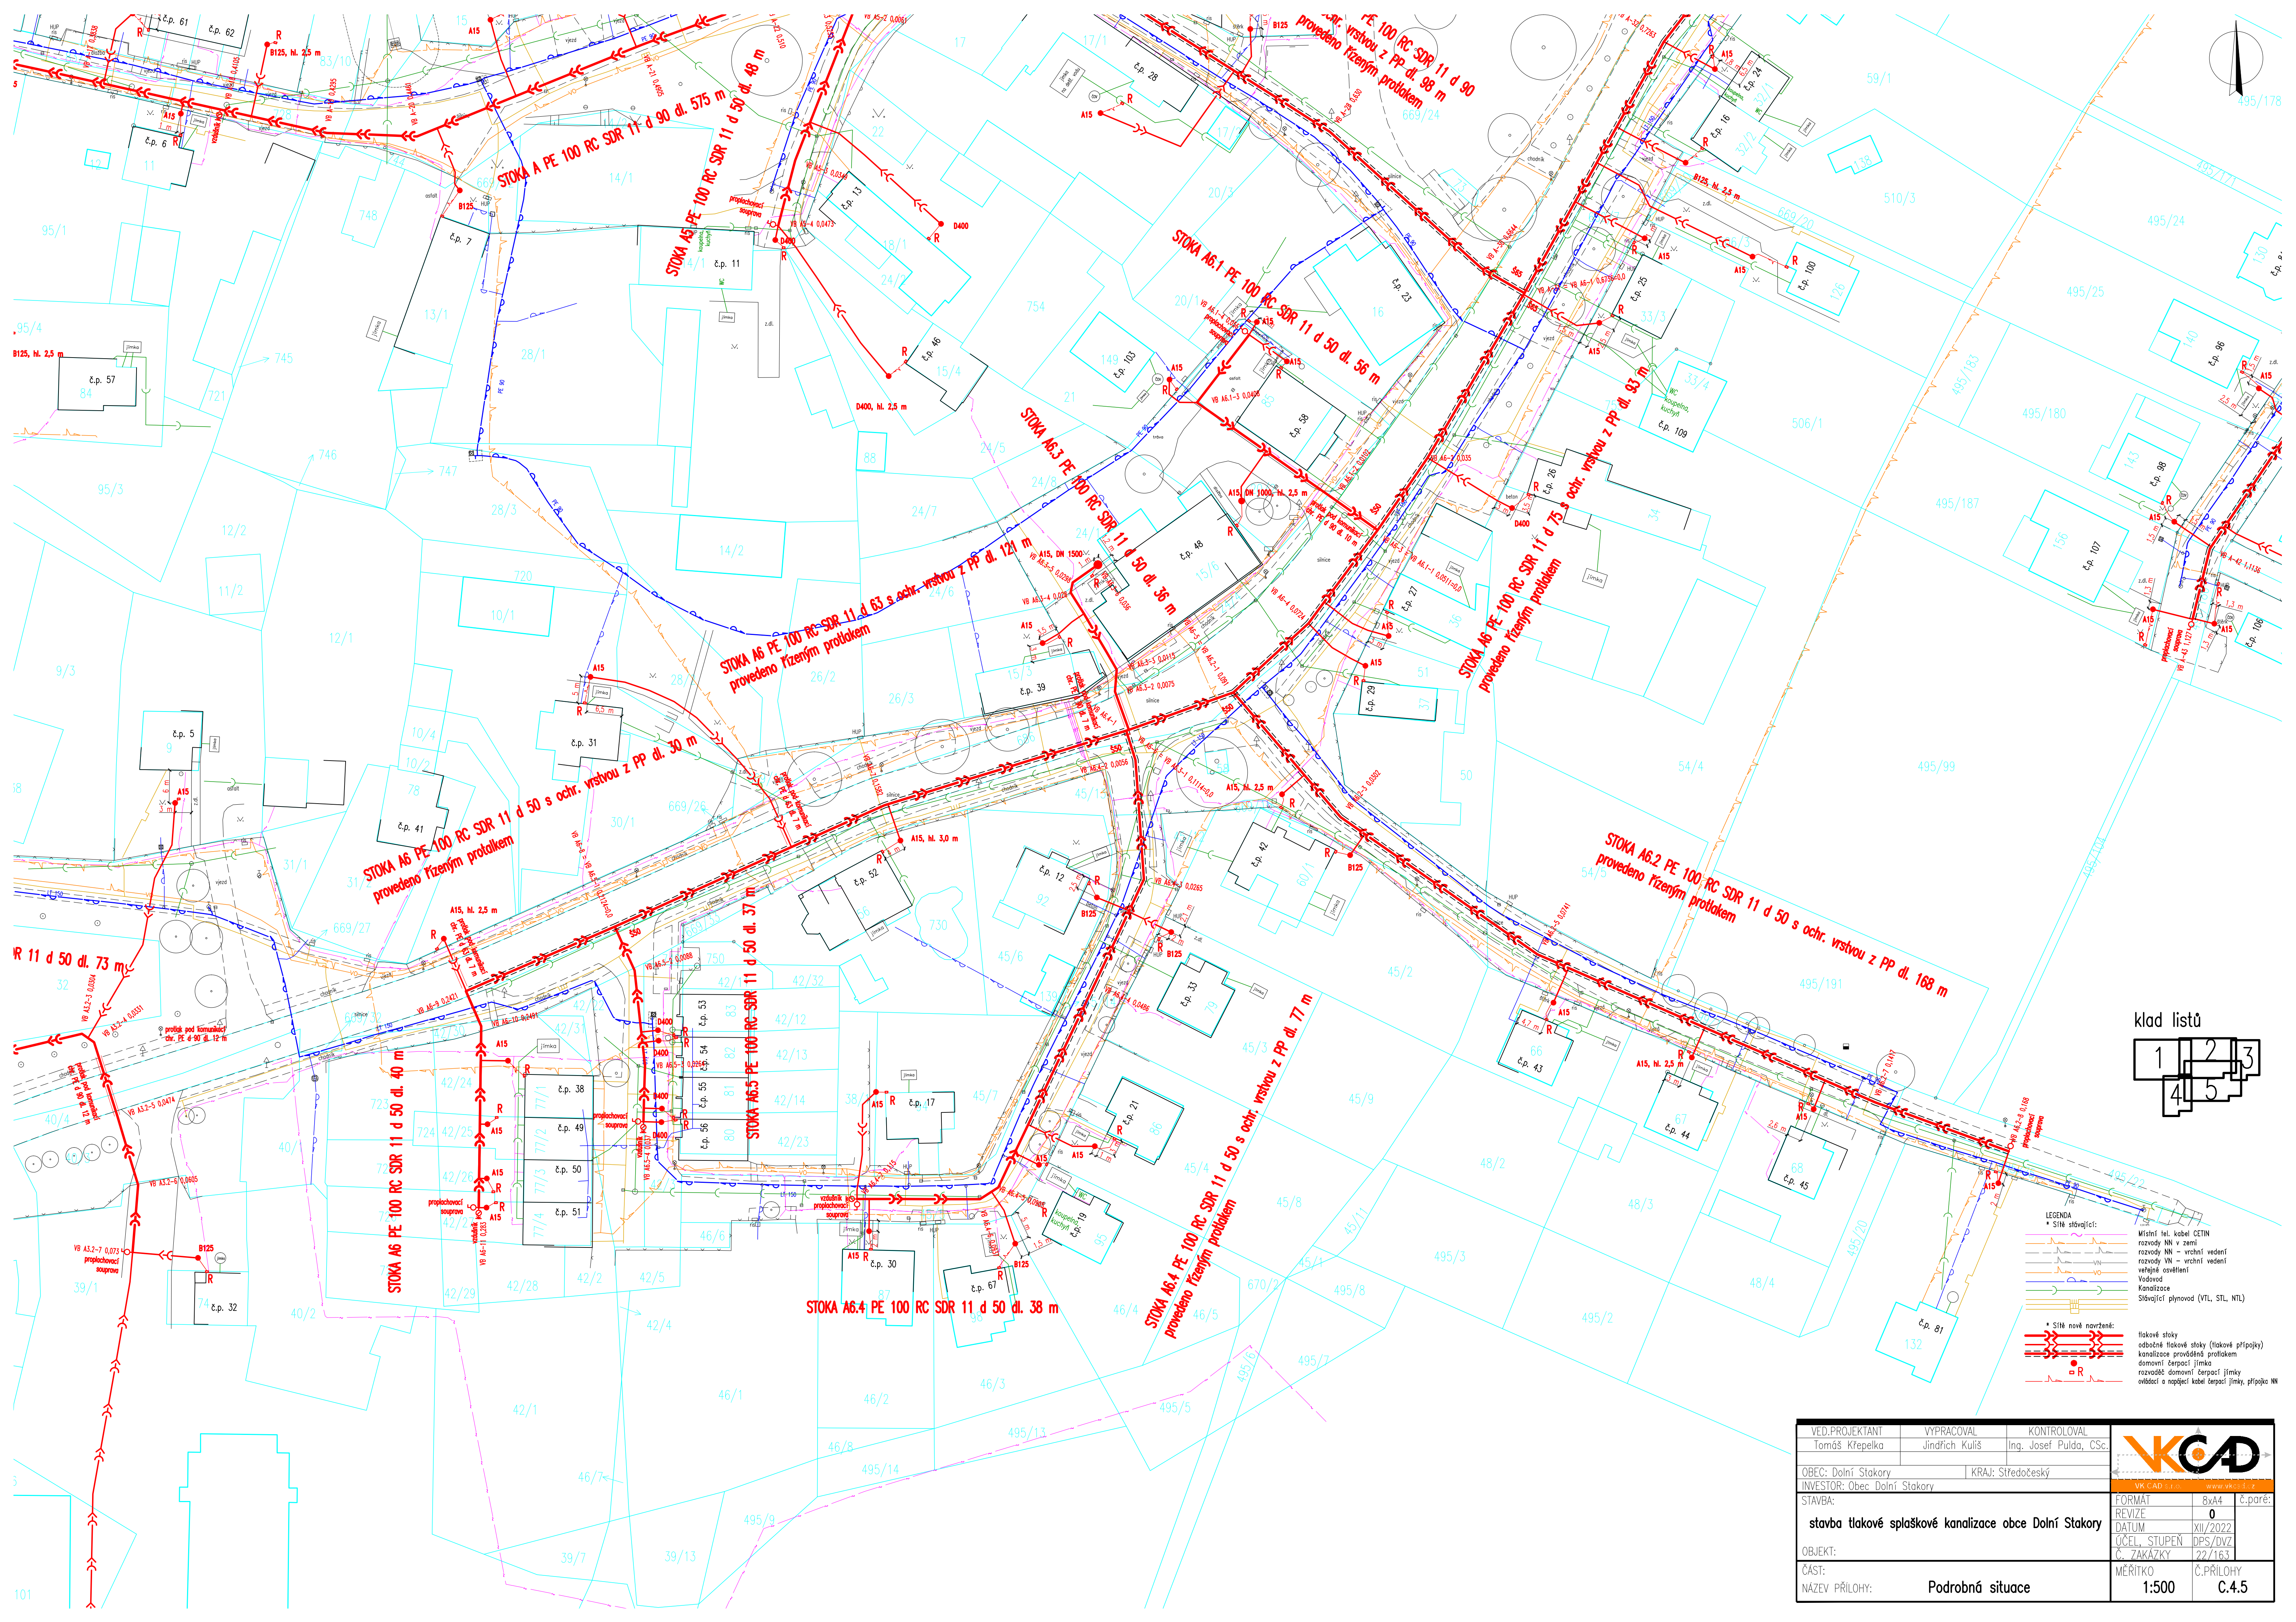

klad listů

1	2	3
4	5	


LEGENDA

• Síť stávající:

- Místní tel. kabel CETIN
- rozvody NN v zemi
- rozvody NN – vrchní vedení
- rozvody VN – vrchní vedení
- veřejné osvětlení
- Vodovod
- Kanalizace
- Síťovatel plynovod (VTL, STL, NTL)

• Síť nově navržené:

- tlakové stoky
- odbočné tlakové stoky (tlakové přípojky)
- kanalizace prováděná protlakem
- domovní čerpací jímky
- rozvoště domovní čerpací jímky
- ovládací a napájecí kabel čerpací jímky, přípojka NN

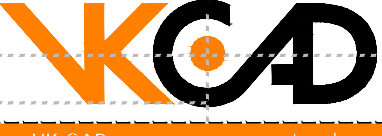VED.PROJEKTANT	VYPRACOVAL	KONTROLOVAL		
Tomáš Křepelka	Jindřich Kulíš	Ing. Josef Pulda, CSc.		
OBEČ: Dolní Stakory	KRAJ: Středočeský		VKCAD: 2.0.0.0	
INVESTOR: Obec Dolní Stakory			www.vkcad.cz	
STAVBA:	stavba tlakové splaškové kanalizace obce Dolní Stakory		FORMÁT	8x44
			REVIZE	0
OBJEKT:			DATUM	XII/2022
ČAST:			ÚČEL, STUPĚŇ	DPS/DVZ
NAZEV PŘÍLOHY:	Podrobná situace		Č. ZAKÁZKY	22/163
			MĚŘITKO	Č.PŘÍLOHY
			1:500	C.4.5